

РОССИЙСКАЯ ФЕДЕРАЦИЯ
РЕСПУБЛИКА КРЫМ

*Общество с ограниченной ответственностью
«Наладочно-монтажное предприятие»
г. Щёлкино*

*Свидетельство СРО
ВРОП – 9111004.350/09 от 12.07.2018г.*

«Капитальный ремонт многофункционального центра предоставления
государственных и муниципальных услуг, расположенного по адресу: Республика Крым,
Белозорский район, г.Белозорск, ул.Нижнегорская,89»

ПРОЕКТНАЯ ДОКУМЕНТАЦИЯ

ПР626/06-20/№17

Мероприятия по обеспечению соблюдения требований
к антитеррористической защищенности объекта.

Подраздел

Система контроля и управления доступом

Директор

Главный инженер проекта



Г.В. Остах

С.А. Коляка

2020 г.

Ведомость ссылочных и прилагаемых документов

Обозначение	Наименование	Примечания
	Ссылочные	
ВСН	Устройства связи, сигнализации и диспетчеризации инженерного оборудования жилых и общественных зданий. Нормы проектирования	
СО 153-34.20.120-2003	Правила устройства электроустановок (ПУЭ) Издание 7	
РД 78.145-93	Системы комплексной охраны, пожарной и охранно-пожарной сигнализации. Правила производства и приемки работ	
СП 3.13130.2009	Системы противопожарной защиты. Система оповещения и управления эвакуацией людей при пожаре. Требования пожарной безопасности	
СП 5.13130.2009	Установки пожарной сигнализации и пожаротушения автоматические	
СП 118.13330.2012*	Общественные здания и сооружения	
ГОСТ 21.1101-2013 СПДС	Основные требования к проектной и рабочей документации	
СП 132.13330.2011	Обеспечение антитеррористической защищенности зданий и сооружений. Общие требования проектирования	

Общие указания

Р626/06-20 «Капитальный ремонт многофункционального центра предоставления государственных и муниципальных услуг, расположенного по адресу: Республика Крым, Белогорский район, г.Белогорск, ул.Нижнегорская, 89»

Общие указания

1. Данный комплект рабочих чертежей является составной частью проекта.

2. Чертежи разработаны в соответствии с требованиями экологических, санитарно-гигиенических, противопожарных и других норм, действующих на территории РФ и обеспечивающих безопасную для жизни и здоровья людей эксплуатацию комплексной системы, при соблюдении предусмотренных документами мероприятий.

3. Исходными данными для проектирования послужили:

- чертежи архитектурно-строительные;
- исходные данные, предоставленные Заказчиком.

4. В данном комплекте чертежей в рамках капитального ремонта предусматривается:

- организация системы контроля управления доступом (СКУД)

5. Организация системы СКУД предусматривается на базе контроллера SIGUR E500U и сервером СКУД SKUD.SIGUR.1Tb.1U

Электропитание от сети здания

Электропитание активного оборудования предусматривается через ИБП

8. Монтажные работы вести с соблюдением норм и правил по технике безопасности и производственной санитарии предусмотренных в проекте.

9. Монтажно-наладочные работы следует начинать только после выполнения мероприятий по технике безопасности согласно СНиП 12-03-2001, СНиП 12-04-2001.


10. При монтаже сетей обеспечить заземление экранов прокладываемых кабелей в начале и конце, а также неразрывность экрана по всей его длине.

11. При работе на высоте необходимо использовать только приставные лестницы или стремянки. Применение подручных средств категорически запрещается. При пользовании приставными лестницами обязательно присутствие второго человека. Нижние концы лестницы должны иметь упоры в виде металлических шипов или резиновых наконечников.

Согласовано			
Инв. № подл.	Взам. инв. №		
	Подп. и дата		

ПР626/06-20/№17					
«Капитальный ремонт многофункционального центра предоставления государственных и муниципальных услуг, расположенного по адресу: Республика Крым, Белогорский район, г.Белогорск, ул.Нижнегорская, 89»					
Изм.	Колуч.	Лист	№ док.	Подп.	Дата
Разработал	Пчелинцева Е.А.				
Проверил	Пчелинцев Д.А.				
ГИП	Коляка С.А.				
Мероприятия по обеспечению соблюдения требований к антитеррористической защищенности объекта. Система контроля и управления доступом					
общие данные					
ООО "НМП"					
Формат А3					

Инв. № подл.	Подп. и дата	Взам. инв. №	Согласовано		

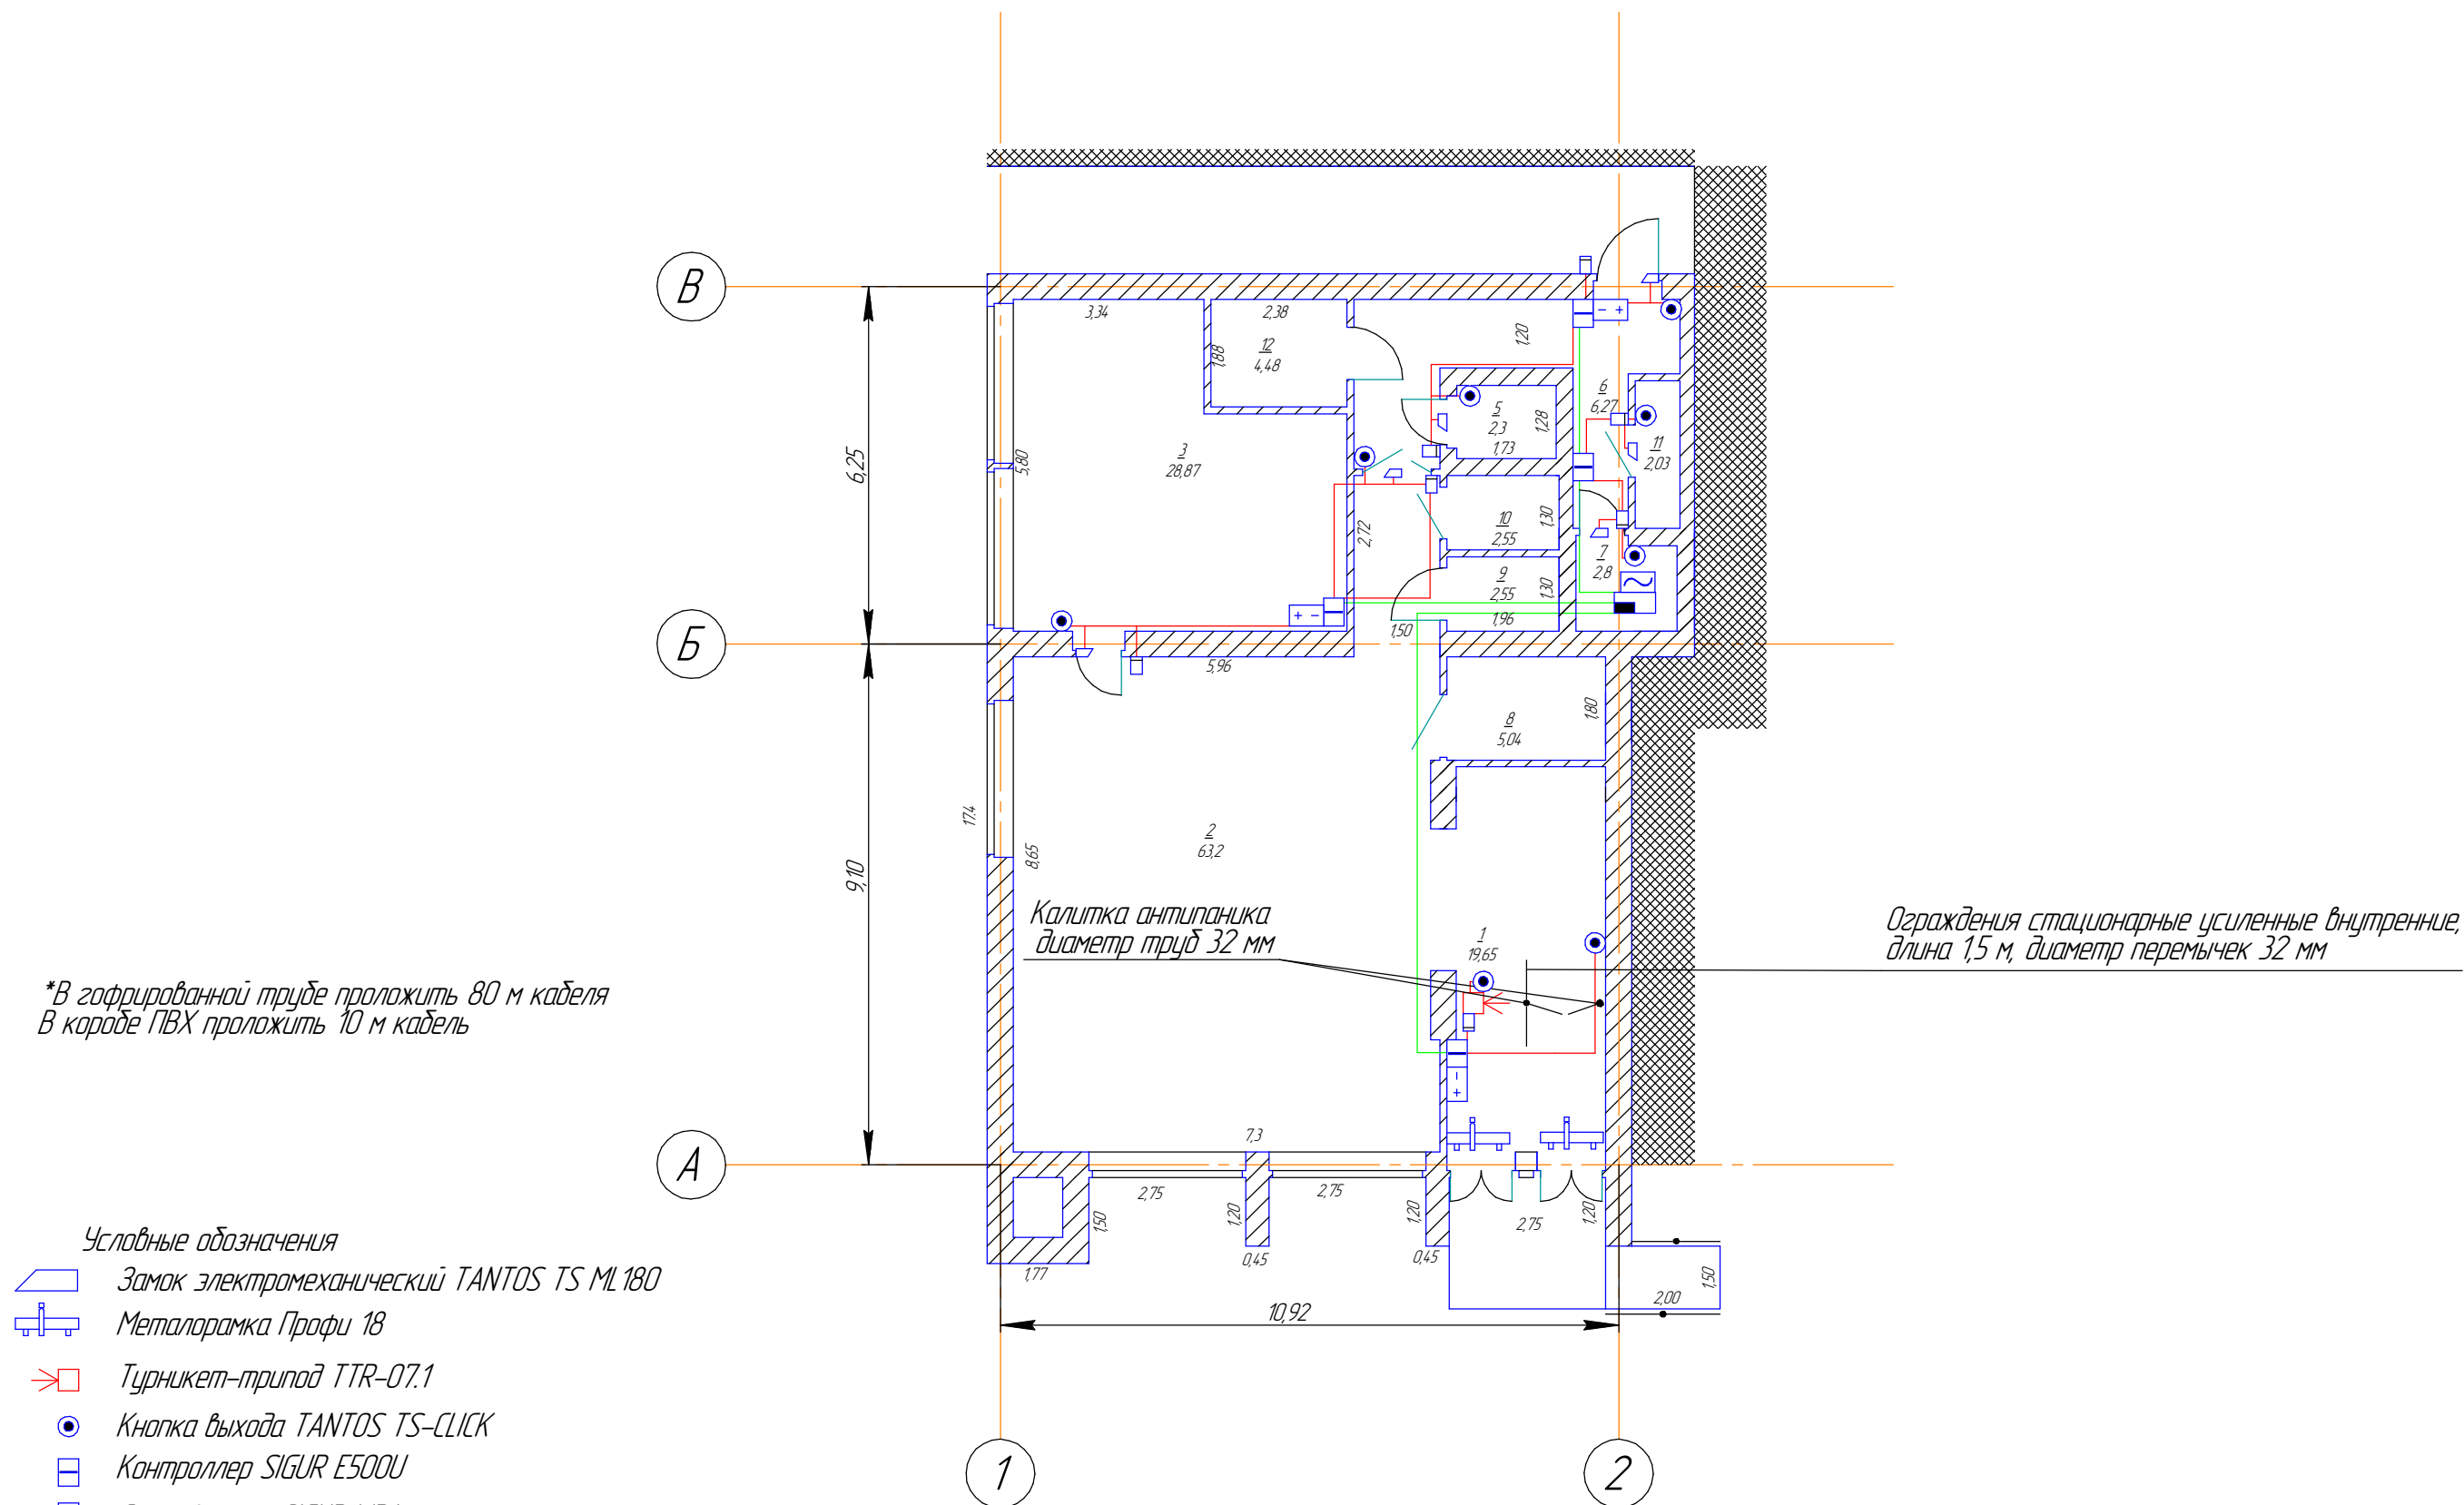

Условные обозначения

						ПР626/06-20/№17			
						«Капитальный ремонт многофункционального центра предоставления государственных и муниципальных услуг, расположенного по адресу: Республика Крым, Белогорский район, 2.Белогорск, ул.Нижегородская,89»			
Изм.	Колуч.	Лист	№ док.	Подп.	Дата	Мероприятия по обеспечению соблюдения требований к антитеррористической защищенности объекта. Система контроля и управления доступом	Стадия	Лист	Листов
Разработал		Пчелинцева Е.А.					П	3	5
Проверил		Пчелинцев Д.А.							
ГИП		Коляка С.А.				схема СКУД		ООО "НМП"	

«Капитальный ремонт multifunctional центра предоставления государственных и муниципальных услуг, расположенного по адресу: Республика Крым, Белогорский район, г.Белогорск, ул.Нижегородская 89»

Изм.	Колуч.	Лист	№ док.	Подп.	Дата	Мероприятия по обеспечению соблюдения требований к антитеррористической защищенности объекта. Система контроля и управления доступом	Стадия	Лист	Листов
Разработал	Пчелинцева Е.А.						П	3	5
Проверил	Пчелинцев Д.А.								

схема СКУД

000 "НМГ"

Формат А3

Экспликация помещений

[illegible]

Подп. и дата							ПР626/06-20/№17		
							«Капитальный ремонт multifunctional центра предоставления государственных и муниципальных услуг, расположенного по адресу: Республика Крым, Белогорский район, г.Белогорск, ул.Нижегородская,89»		
	Изм.	Колуч.	Лист	№ док.	Подп.	Дата			
	Разработал		Пчелинцева Е.А.				Мероприятия по обеспечению соблюдения требований к антитеррористической защищенности объекта. Система контроля и управления доступом	Страница	Лист
Проверил		Пчелинцев Д.А.				7		4	5
ГИП		Коляка С.А.							
Инв. № подл.							Экспликация помещений		
							ООО "НМП"		

Ведомость используемых материалов СКУД

№	Наименование	Ед.измерения	Количество
1			
2	Контроллер SIGUR E500U	шт	4
3	Считыватель SIGUR MR1	шт	8
4	Турникет-трипод TTR-07.1	шт	1
5	Замок электромеханический TANTOS TS ML 180	шт	6
6	Кнопка выхода TANTOS TS-CLICK	шт	8
7			
8	Кабель типа CAB 8/100	м	55
9	Кабель FTP4 Cat 5e 4x2x0,5 исп нзHF	м	35
10	РП 12	шт	3
11	Труба гофрированная 20 мм	м	80
12	Металлорамка профи 18	шт	2
13	Короб ПВХ 20x20	м	10
14	Калитка антипаника диаметр труб 32 мм	шт	1
15	Ограждения стационарные усиленные внутренние, длина 1,5 м, диаметр перемычек 32 мм	шт	1
16	Аккумулятор герметичный свинцово-кислотный 12 В, 17 Ач	шт	3

Согласовано

Взам. инв. №

 
Подп. и дата

Инв. № подл.

ПР626/06-20/№17

«Капитальный ремонт многофункционального центра предоставления государственных и муниципальных услуг, расположенного по адресу: Республика Крым, Белогорский район, г.Белогорск, ул.Нижнегорская, 89»

Изм.	Колуч.	Лист	№ док.	Подп.	Дата
------	--------	------	--------	-------	------

Разработал	Пчелинцева Е.А.				
Проверил	Пчелинцев Д.А.				

ГИП	Коляка С.А.				
-----	-------------	---	--	--	--

Мероприятия по обеспечению соблюдения требований к антитеррористической защищенности объекта. Система контроля и управления доступом

Стадия	Лист	Листов
П	5	5

Ведомость материалов СКУД

ООО "НМГ"